


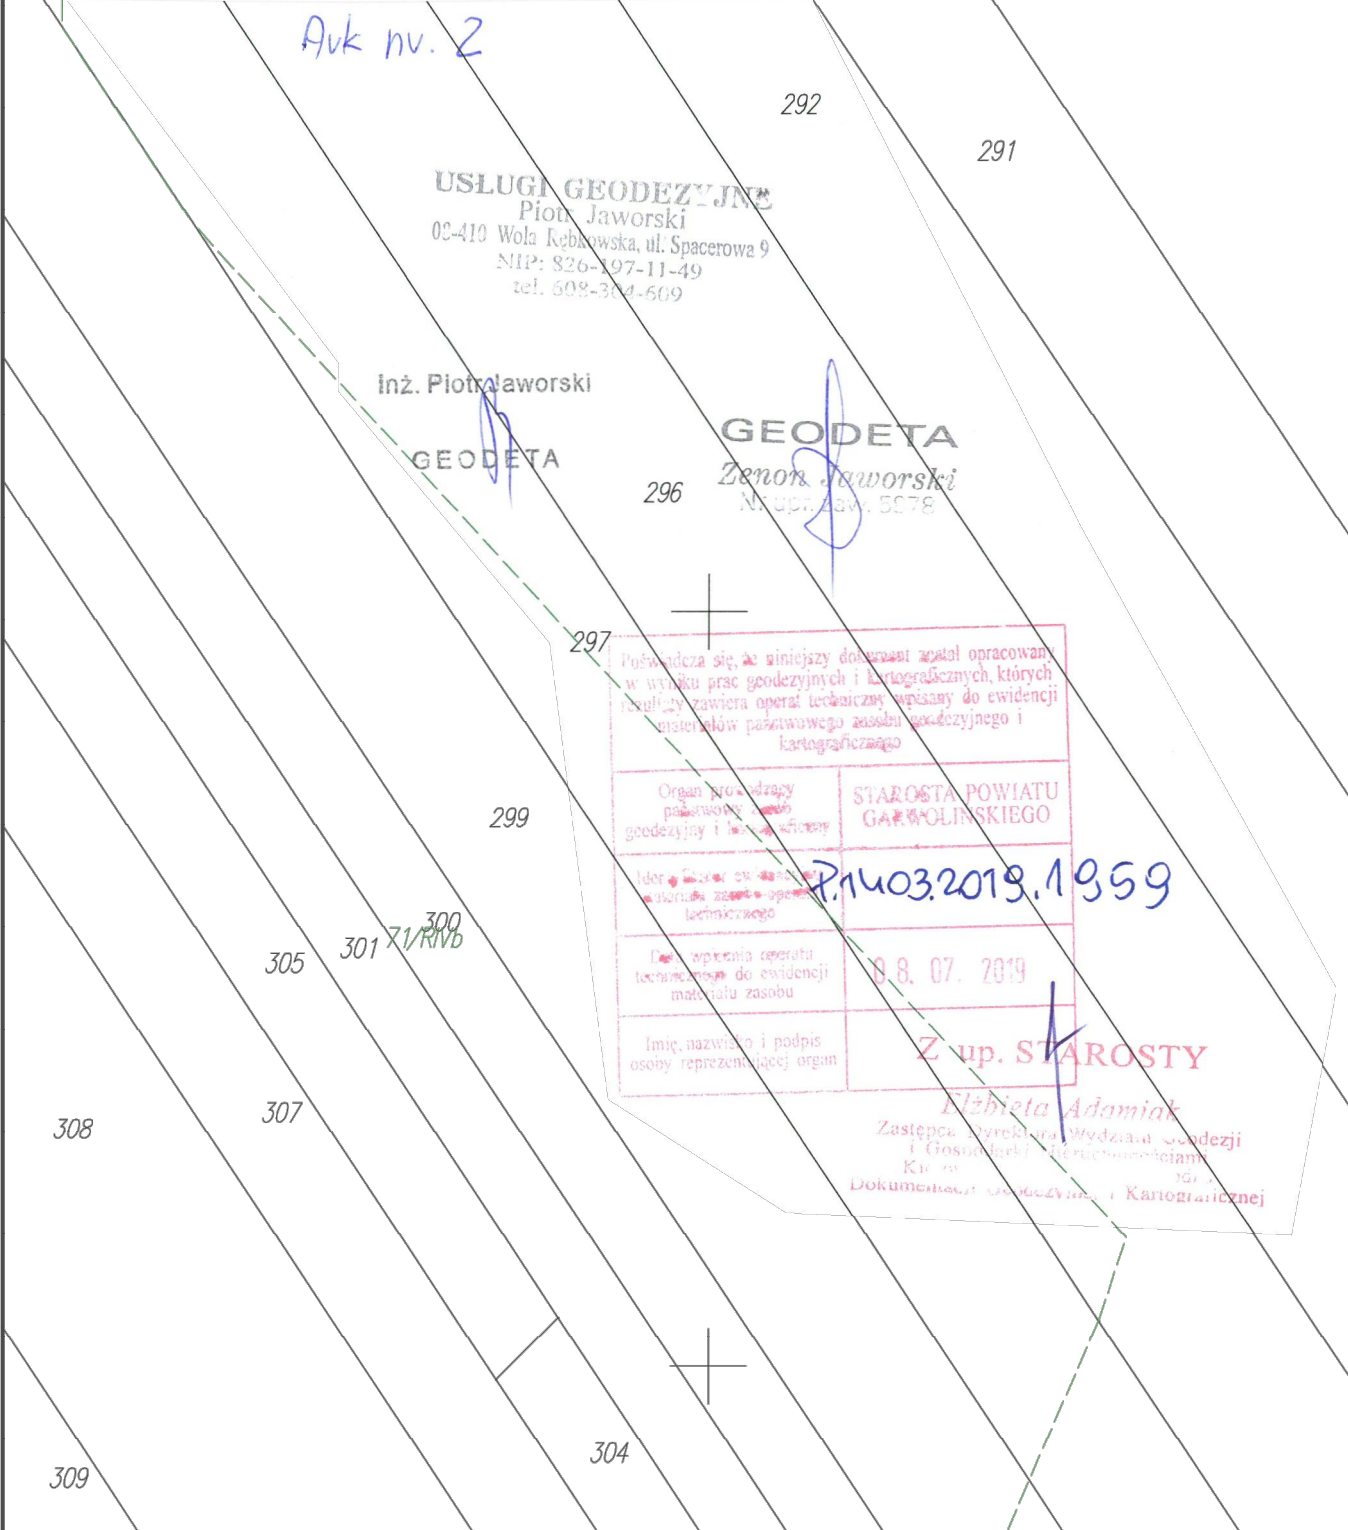

Slawomir Baran WOD - KAN Gwarolwin ul. Jagodzina 30 tel. 602 595 679 / 606 364 645	inwestor: Gmina Borowie 08-412 Borowie ul. Aleksandra Sasimowskiego 2	Stadium P.B.
projektant: mgr inż. Slawomir Baran ul. Jasna 10, 27-090 Borowie mgr inż. dr. dr. projektowania bez ograniczeń w specjalności sanitariat MUZ.3448/P.0000000000 Sprzedaż: mgr inż. Daniel Baran ul. Jasna 10, 27-090 Borowie mgr inż. dr. dr. projektowania bez ograniczeń w specjalności sanitariat MUZ.3448/P.0000000000	Podpis: inwestycja: KANALIZACJA SANITARNA W MIEJSCOWOŚCI GŁOSKÓW, GM. BOROWIE	Data: 27.09.2020 Skala: 1: 500
Nazwa rysunku: Projekt zagospodarowania terenu		Nr rys. 2

Inwestor: Gmina Borowie 08-412 Borowie ul. Aleksandra Sasimowskiego 2	Stadium: P.B.
Inwestycja: KANALIZACJA SANITARNA W MIEJSCOWOŚCI GŁOSKÓW, GM. BOROWIE	Data: 27.09.2016
Nazwa rysunku:	Skala: 1: 500
Projekt zagospodarowania terenu	Nr rys: 2