


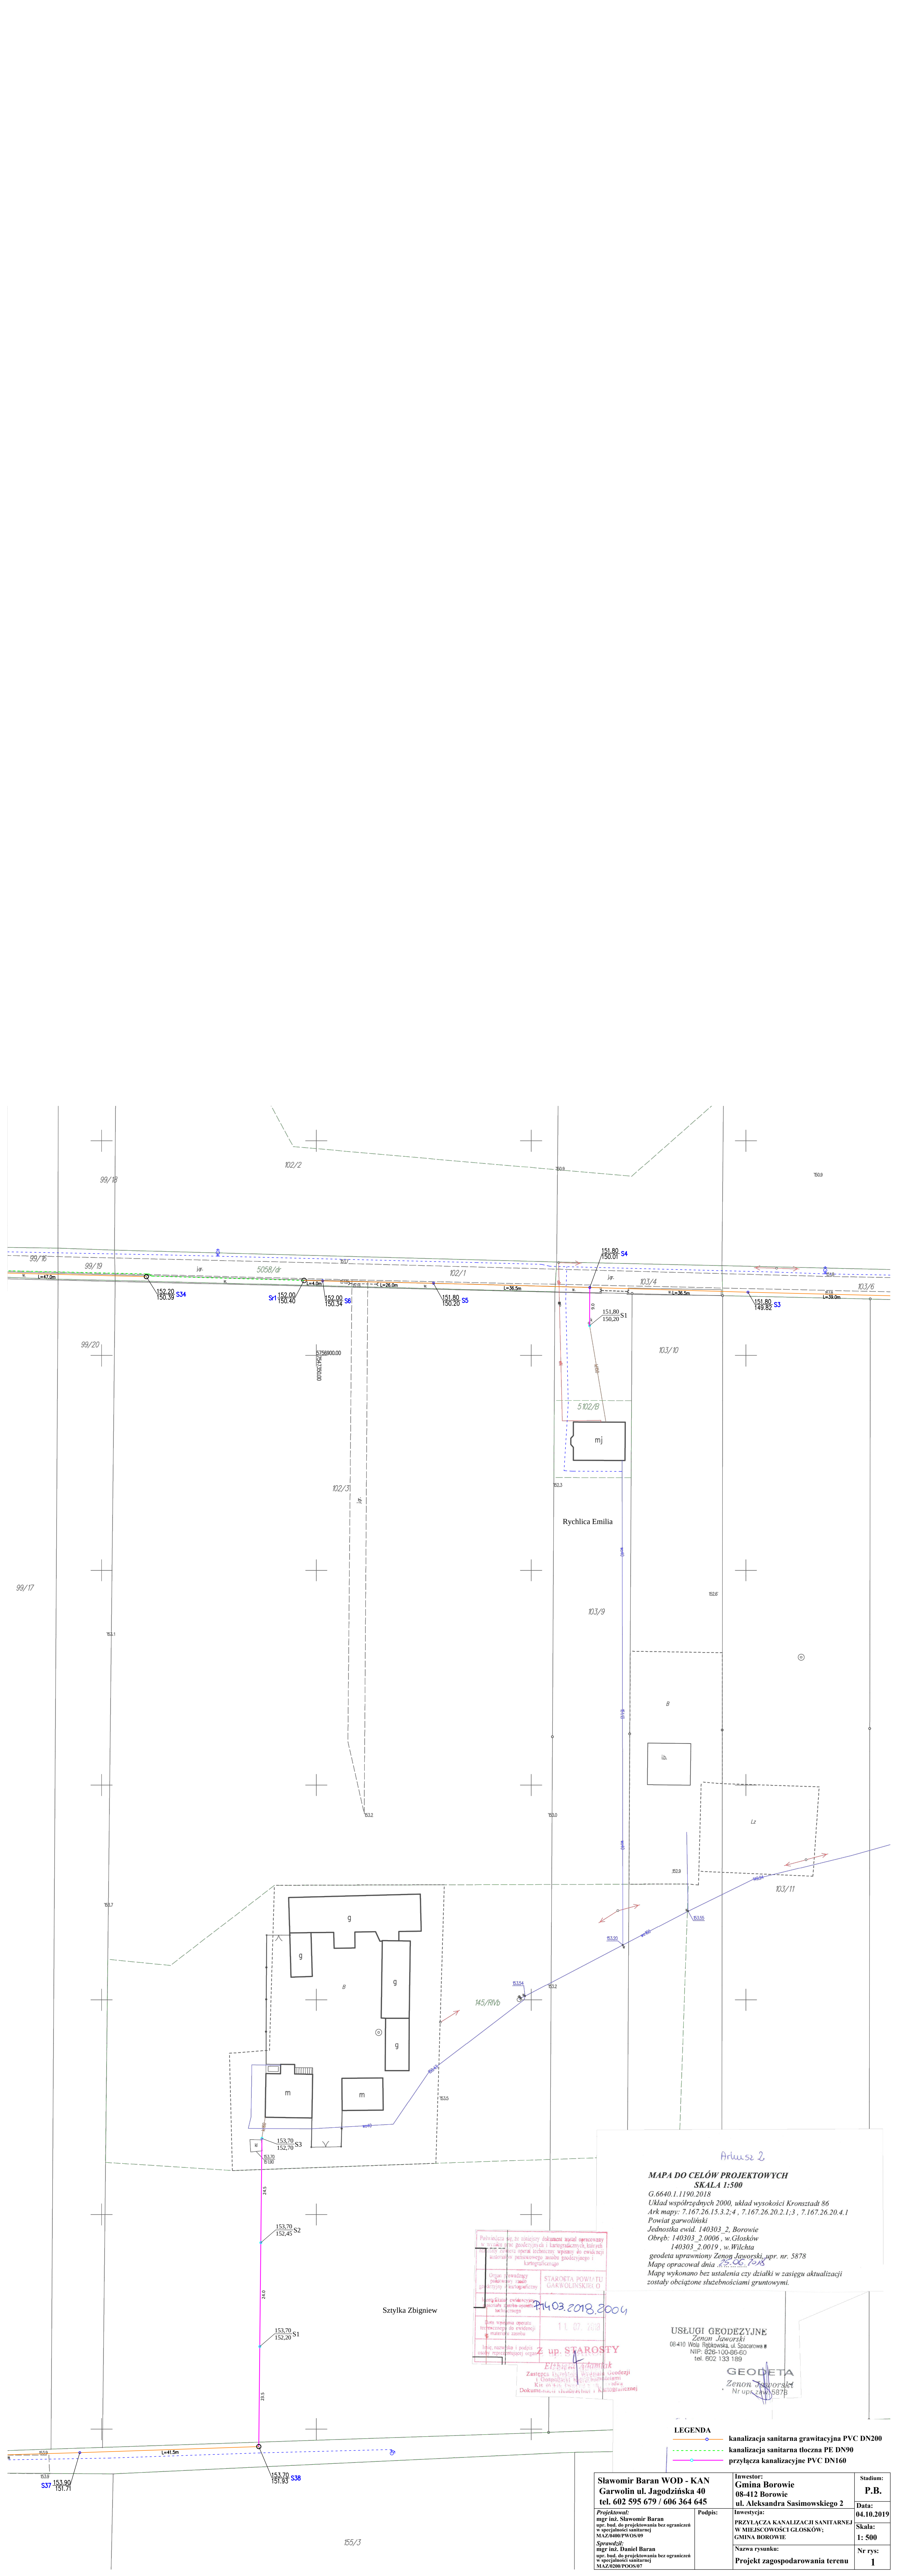

Arkusze 2

MAPA DO CELÓW PROJEKTOWYCH
SKALA 1:500
G.6640.1.1190.2018
Układ współrzędnych 2000, układ wysokości Kronstadt 86
Ark mapy: 7.167.26.13.3.2;4, 7.167.26.20.2.1;3, 7.167.26.20.4.1
Powiat garwoliński
Jednostka ewid. 140303_2, Borowie
Obręb: 140303_2.0006, w.Głusków
140303_2.0019, w.Wilcha
geodeta uprawniony Zenon Jaworski, upr. nr. 5878
Mapę opracował dnia 11.07.2018
Mapę wykonano bez ustaleń czy działki w zasięgu aktualizacji zostały obciążone służebnościami gruntowymi.

USŁUGI GEODEZYJNE
Zenon Jaworski
08-410 Wola Rębkowska ul. Spacarowa 8
NIP: 620-100-95-60
tel. 602 133 158

GEODETA
Zenon Jaworski
Nr upraw. 5878

Legenda	—•— kanalizacja sanitarna grawitacyjna PVC DN200
	- - - - - kanalizacja sanitarna tłoczna PE DN90
	—•— przyłącza kanalizacyjne PVC DN160

Slawomir Baran WOD - KAN Garwolin ul. Jagodzińska 40 tel. 602 595 679 / 606 364 645	Investor: Gmina Borowie 08-412 Borowie ul. Aleksandra Sasimowskiego 2	Stadium: P.B.
Projektował: mgr inż. Slawomir Baran upr. bud. do projektowania bez ograniczeń w specjalności sanitarniej NAZ/0306/P0008/07	Podpis: Investycja: PRZYŁĄCZA KANALIZACJI SANITARNEJ W MIEJSCOWOŚCI GŁOSKÓW; GMINA BOROWIE	Data: 04.10.2019
Sprzedał: mgr inż. Daniel Baran upr. bud. do projektowania bez ograniczeń w specjalności sanitarniej NAZ/0306/P0008/07	Nazwa rysunku: Projekt zagospodarowania terenu	Skala: 1: 500
		Nr rys: 1